

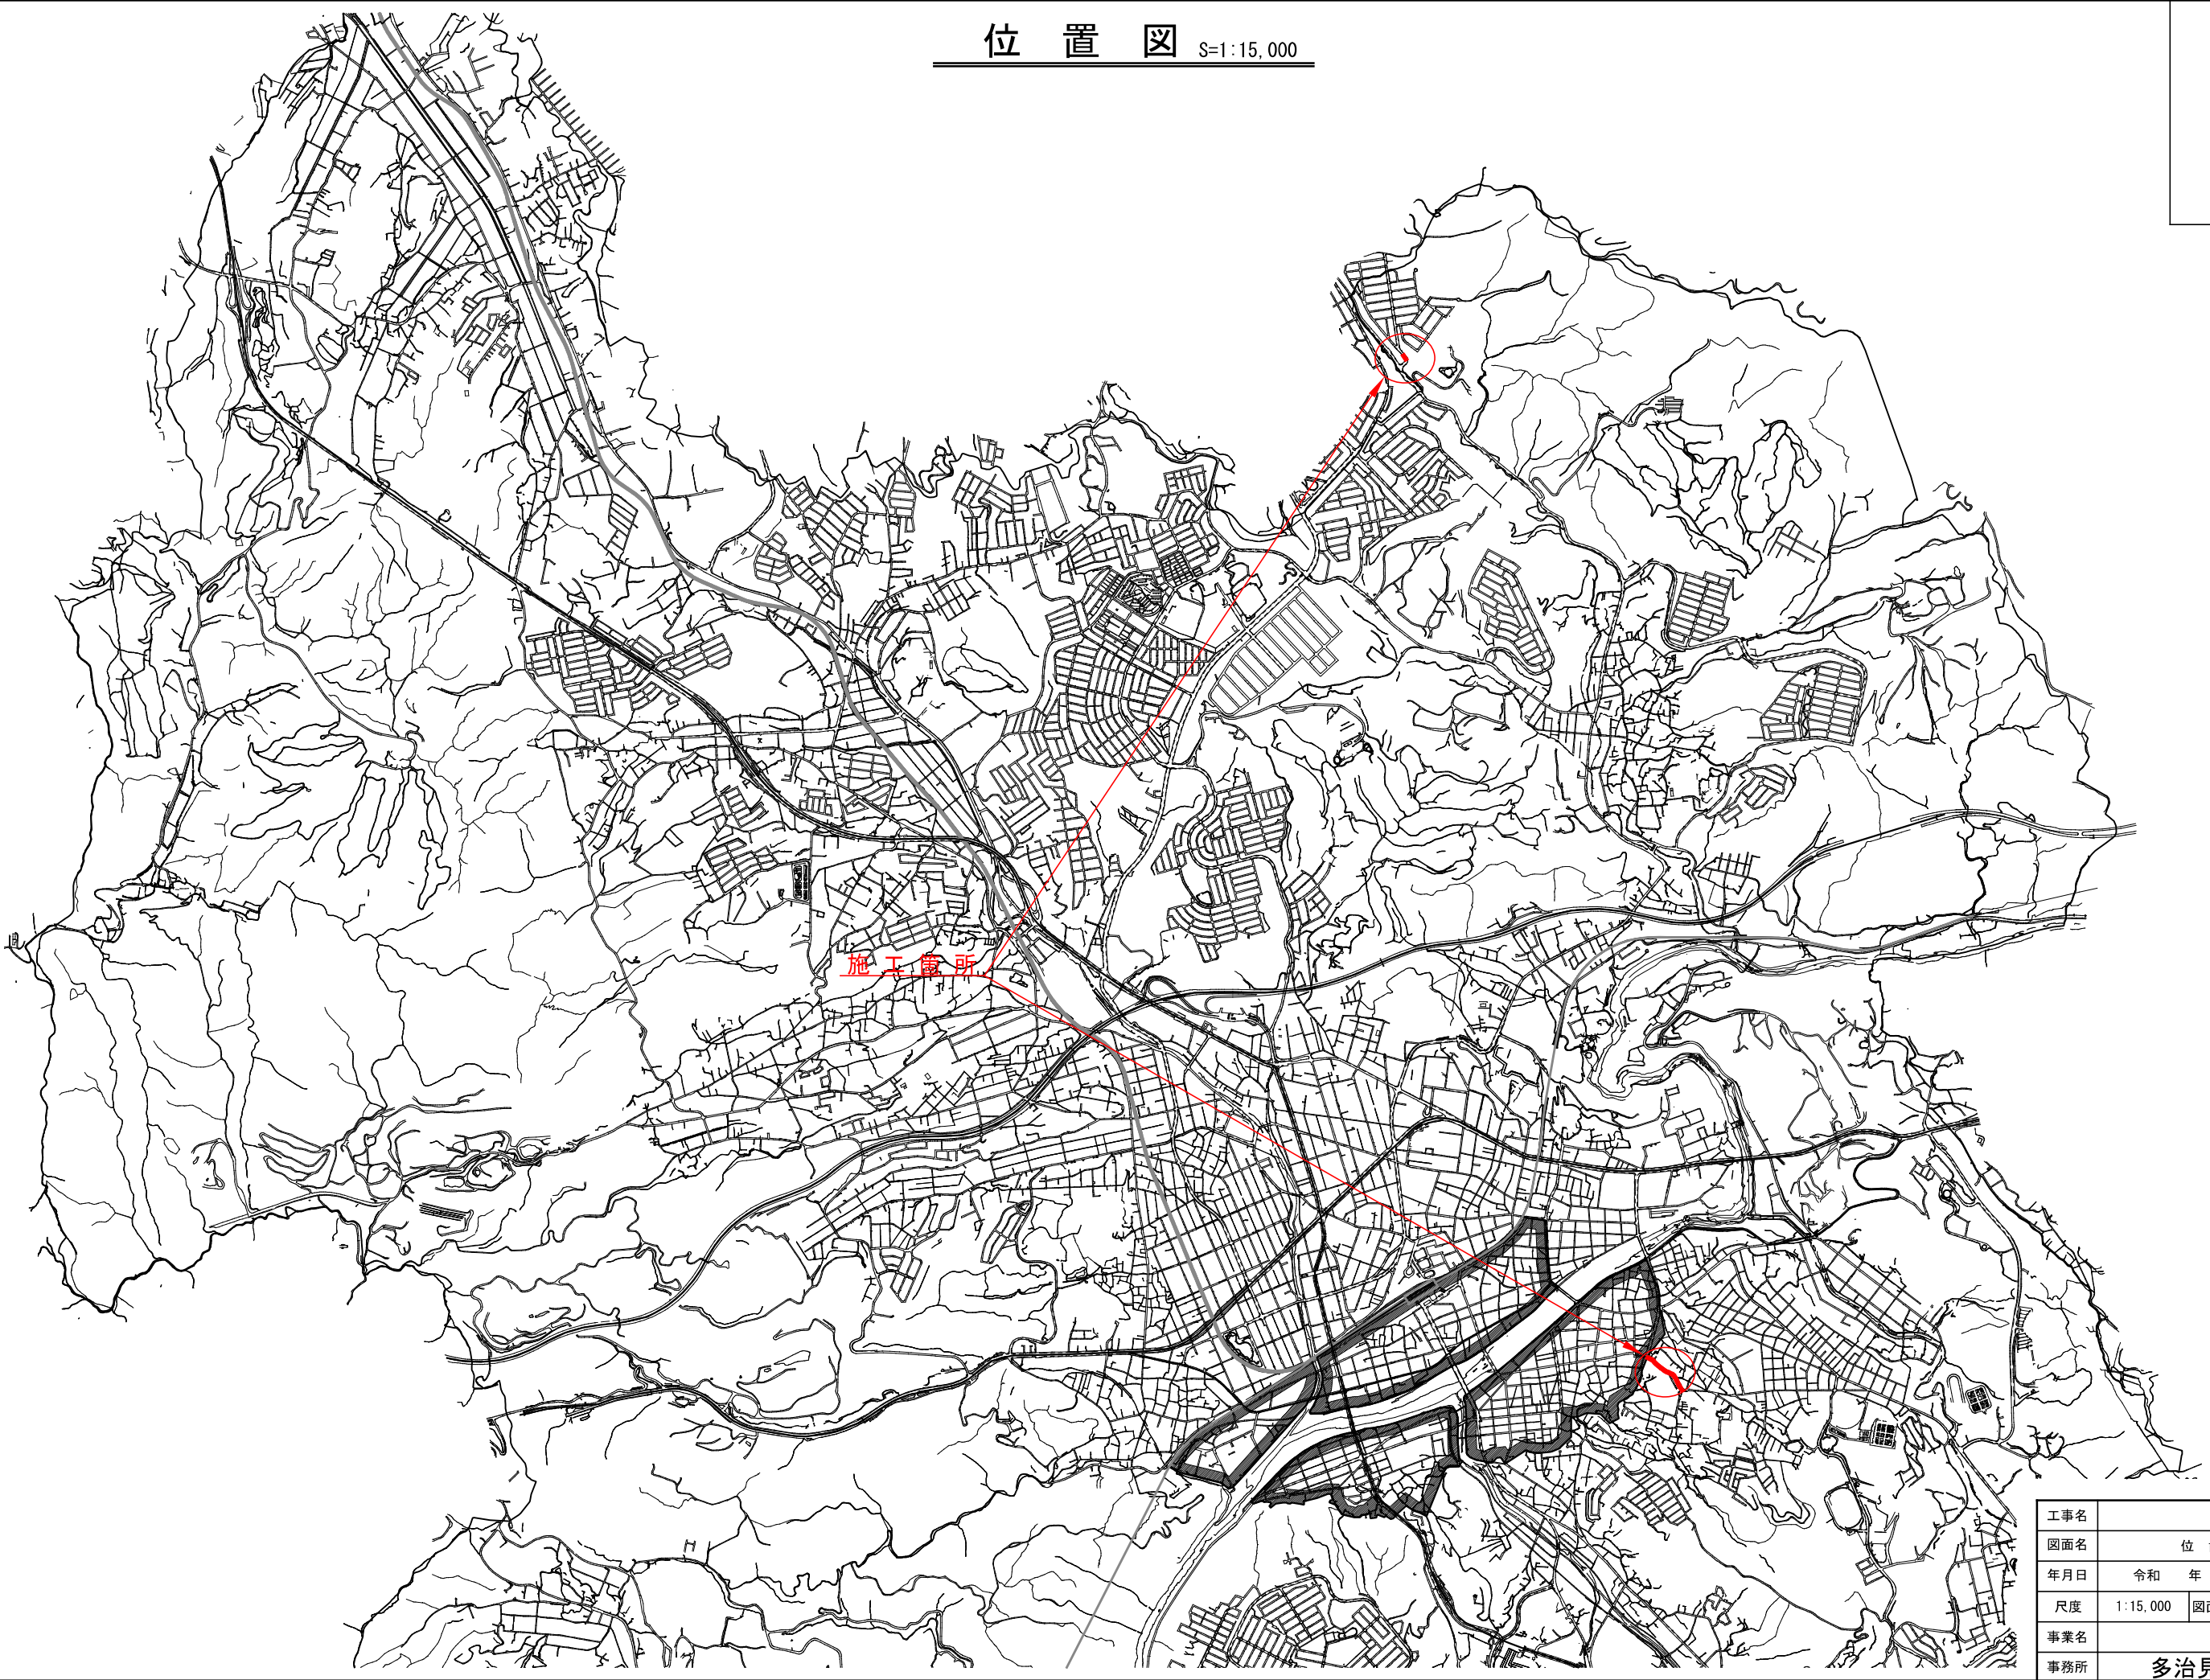


位置図 S=1:15,000


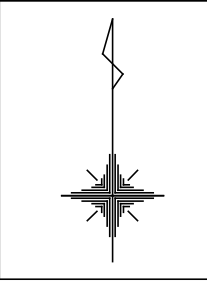


工事名			
図面名	位置図		
年月日	令和	年	月 日
尺度	1:15,000	図面番号	8 葉之内 1
事業名			
事務所	多治見市役所		

系 統 図 S=1:2,500
山下地区

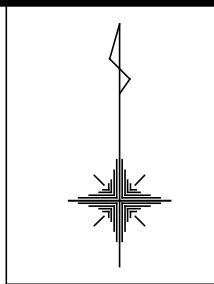

位 置 図

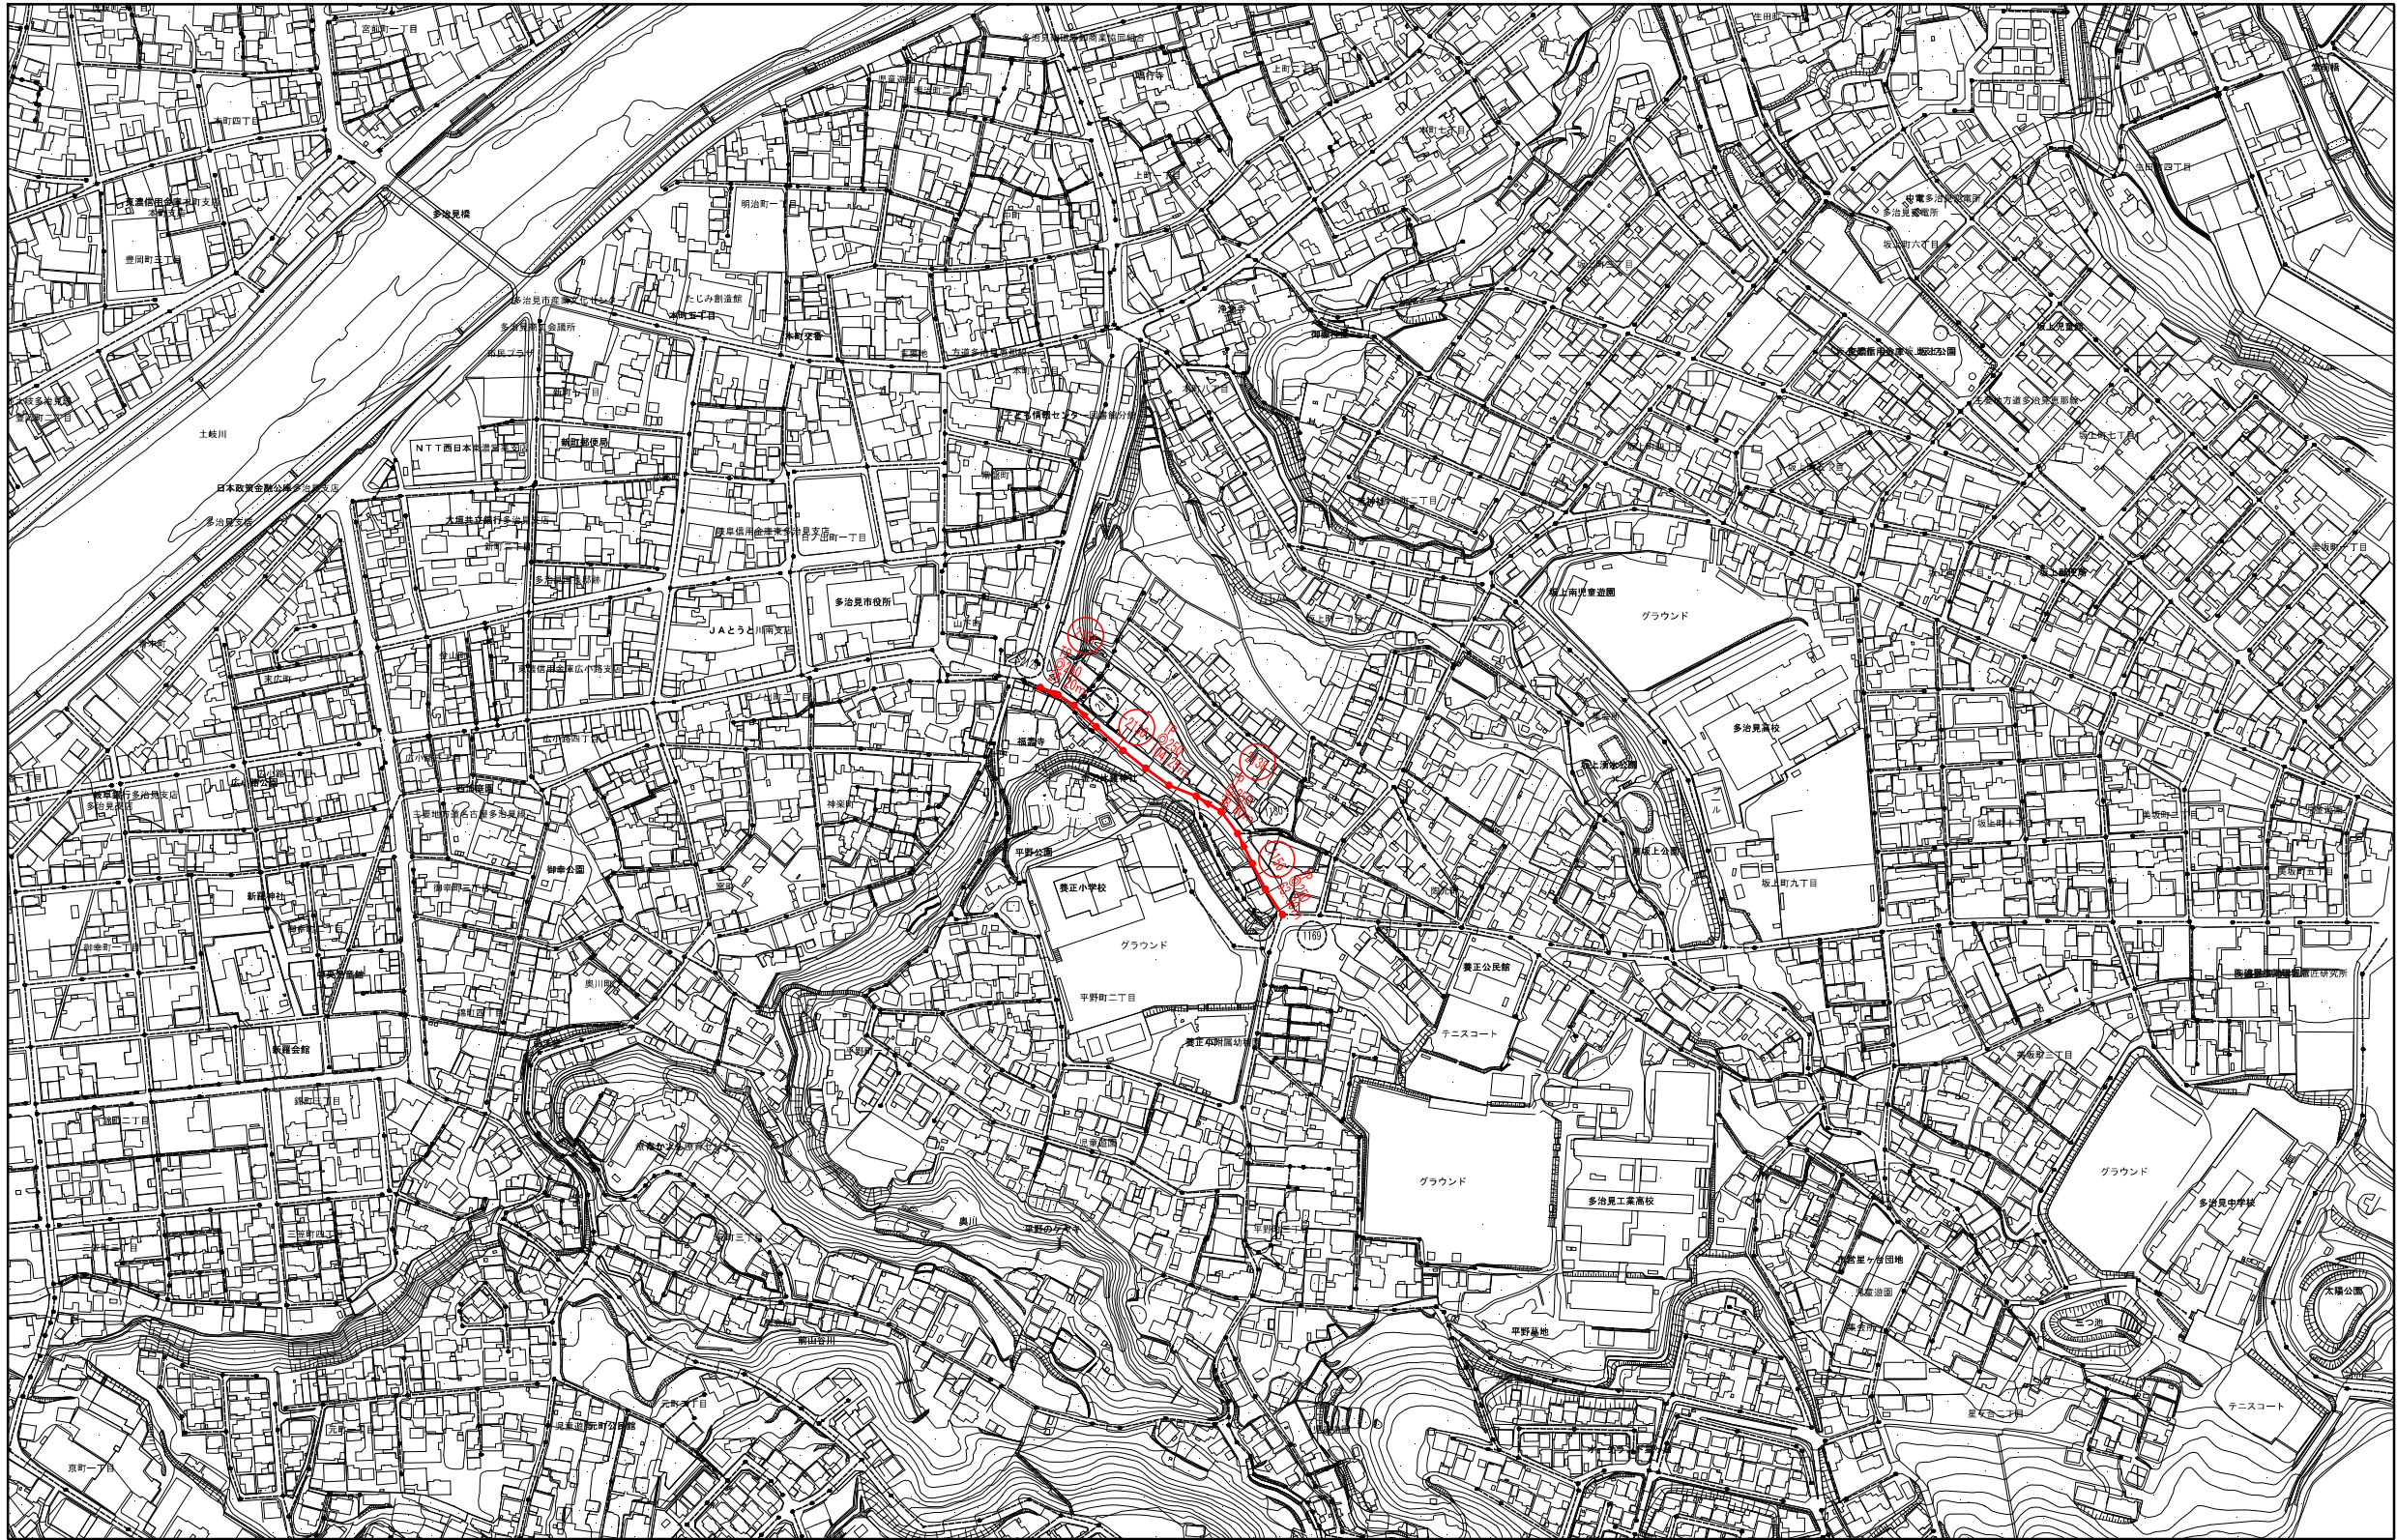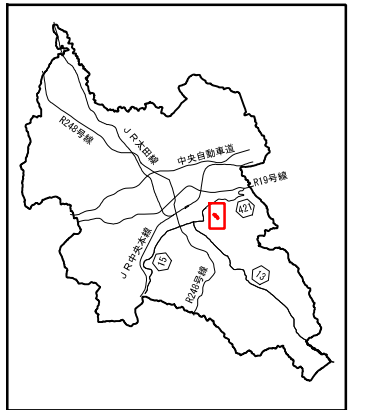

凡 例	
記 号	名 称
	計画管渠
	既設管渠
	枝線路線番号
	幹線路線番号

工事名	
図面名	系 統 図 (山下地区)
年月日	令和 年 月 日
尺度	1:2,500 図面番号 8 葉之内 2
事業名	
事務所	多治見市役所

平面図 S=1:500

山下地区

多治見市役所

山下町

坂上町一丁目

福壽寺

金刀比羅神社

平野公園

養正小学校


グラウンド

凡 例	
記 号	名 称
●	組立1号マンホール
◎	組立0号マンホール
—○	取付管（汚水樹）
—×	取付管（埋め樹）
—●—	計画管渠
—○—	既設管渠
○	枝線路線番号
◎	幹線路線番号

工事名			
図面名	平 面 図 （山下地区）		
年月日	令和	年	月 日
尺度	1:500	図面番号	8 葉之内 3
事業名			
事務所	多治見市役所		


路線説明図

縮尺 None

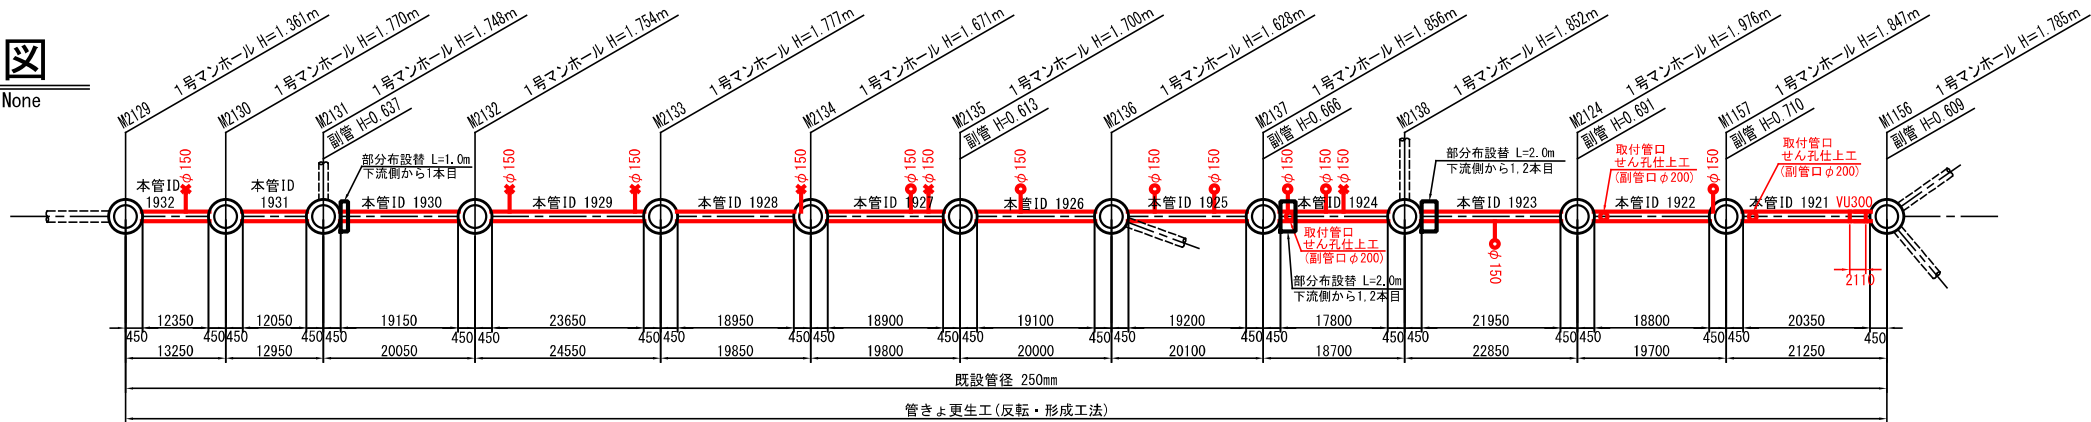


縦断面図

縮尺 縦横 1:100 1:500

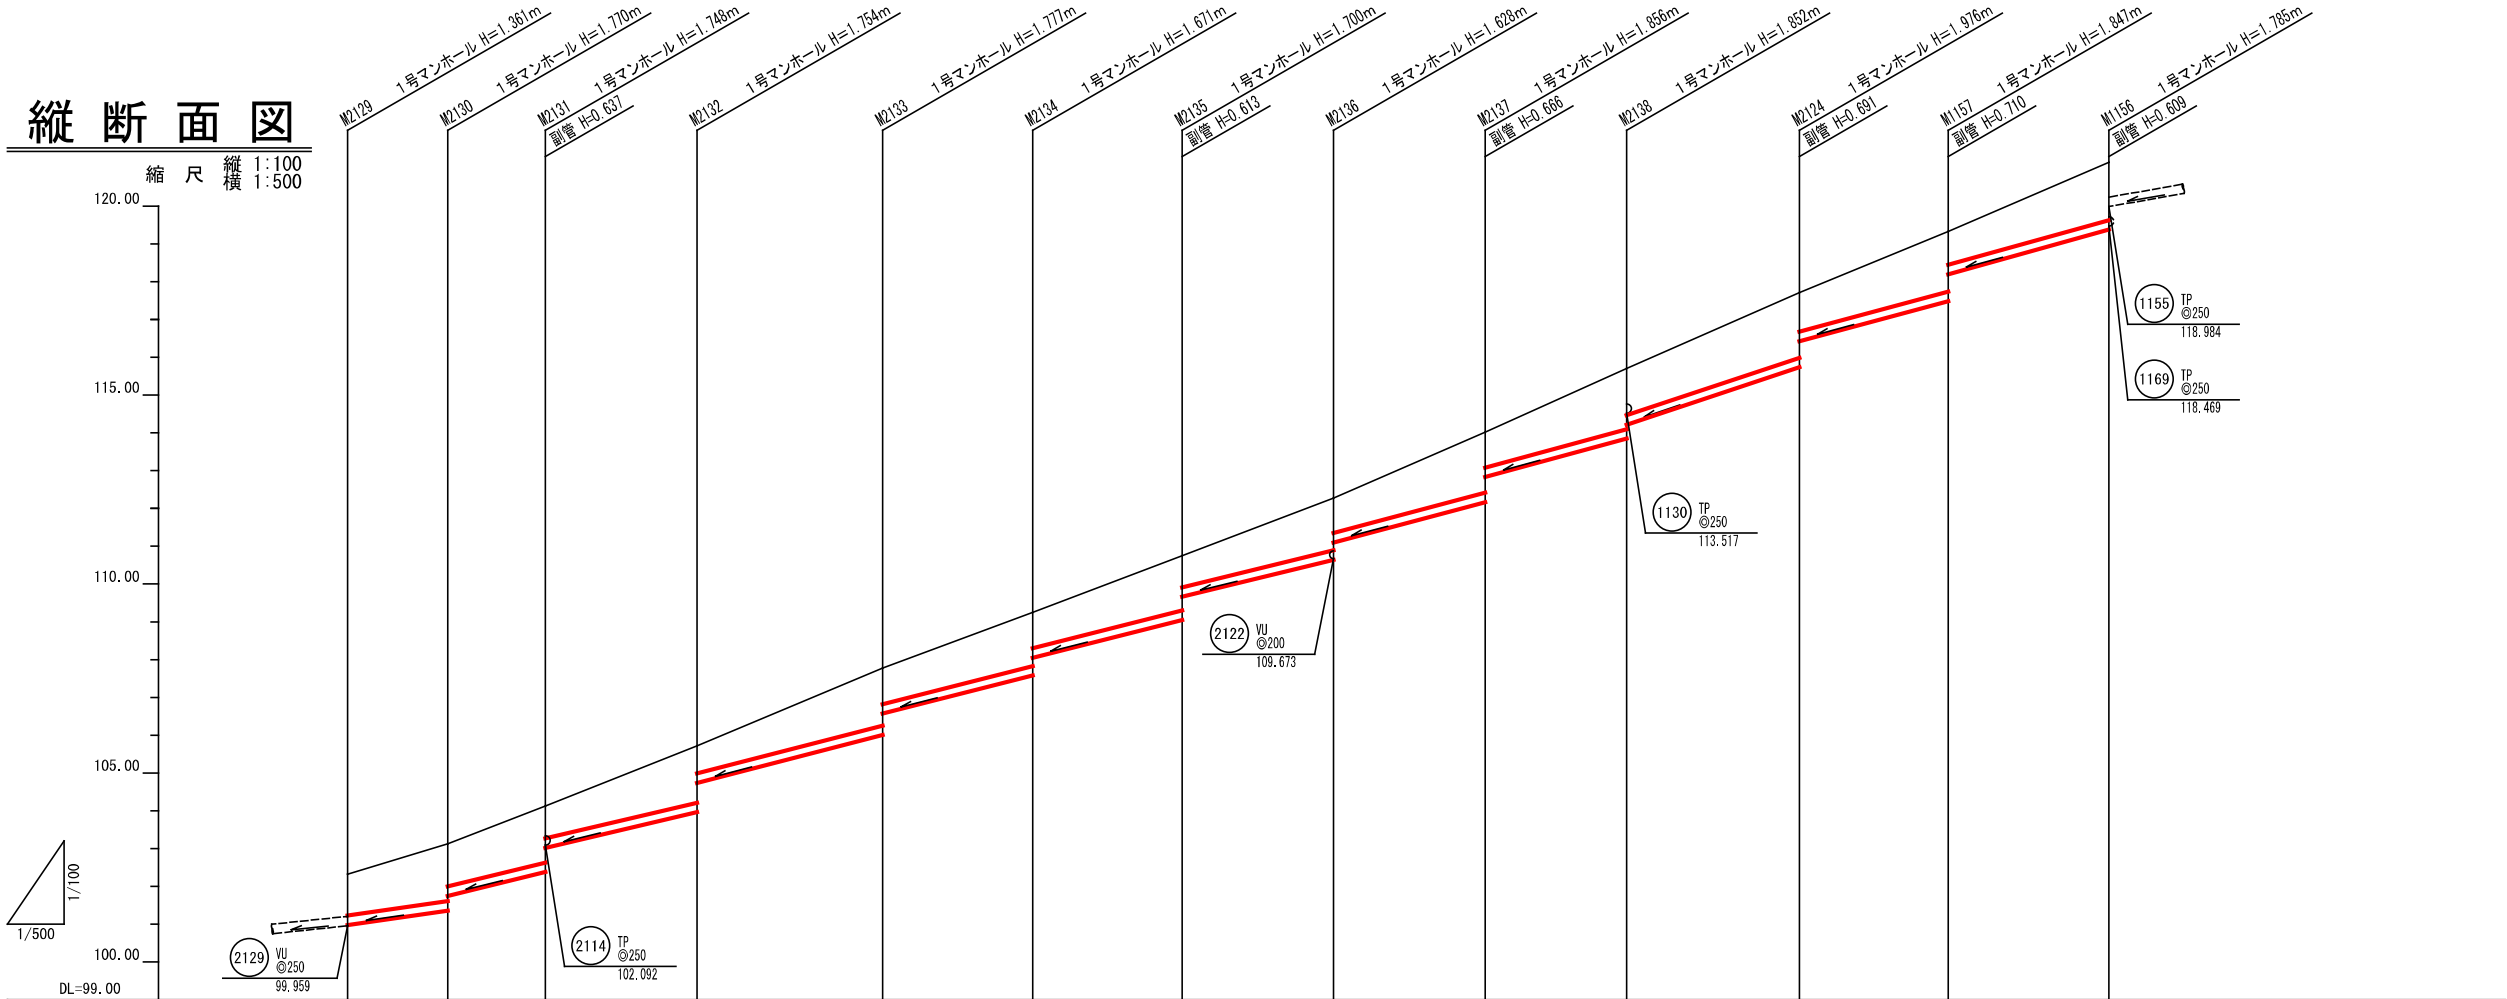

路線番号	2131 TP 250mm 26.20m		2136 TP 250mm 104.25m		2138 TP 250mm 38.80m		1156 TP 250mm 63.80m					
勾配	28.8‰	48.7‰	47.2‰	51.6‰	50.6‰	49.0‰	53.0‰	54.4‰	66.5‰	53.7‰	55.6‰	
土被り	1.07	1.49 1.10	1.47 0.84	1.48 0.71	1.50 0.93	1.40 0.93	1.42 0.81	1.35 0.90	1.58 0.91	1.59 1.21	1.70 1.01	1.57 0.86
人孔深	1.361	1.770	1.748	1.754	1.777	1.671	1.700	1.628	1.856	1.852	1.976	1.847
管底高	99.979	100.360 100.751	101.382 102.019	102.966 103.737	105.003 105.574	106.579 107.049	108.050 108.663	109.642 110.098	111.164 111.830	112.848 113.214	114.734 115.425	116.483 117.193
地盤高	101.32	102.13	103.13	104.72	106.78	108.25	109.75	111.27	113.02	114.70	116.71	118.33
追加距離	0.00	13.25	26.20	46.25	70.80	90.65	110.45	130.45	150.55	169.25	192.10	211.80
区間距離	0.00	13.25	12.95	20.05	24.55	19.85	19.80	20.00	20.10	18.70	22.85	19.70
測点	M2129	M2130	M2131	M2132	M2133	M2134	M2135	M2136	M2137	M2138	M2124	M1157

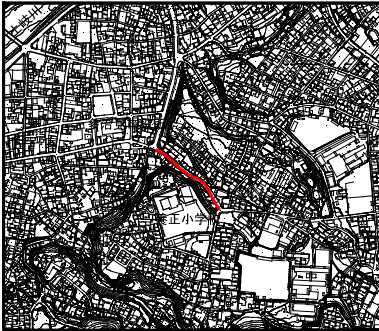


管記号表


1156	2138	2136	2131

工事名	路線説明・縦断面図(山下地区)		
図面名	令和 年 月 日		
年月日	図示	図面番号	8 葉之内 4
尺度			
事業名			
事務所	多治見市役所		

系 統 図 S=1:2,500
小名田地区

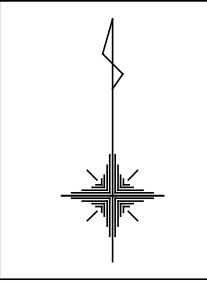

位 置 図

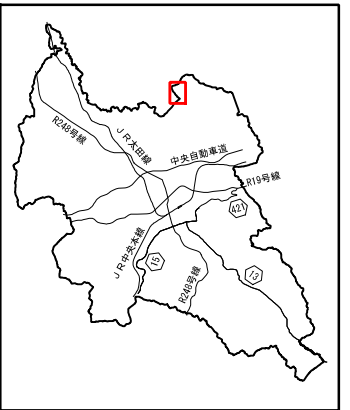

凡 例	
記 号	名 称
	計画管渠
	既設管渠
	枝線路線番号
	幹線路線番号

工事名			
図面名	系 統 図 （小名田地区）		
年月日	令和	年	月 日
尺度	1:2500	図面番号	8 葉之内 5
事業名			
事務所	多治見市役所		



平面図 S=1:500

小名田地区

小滝 第二公園

小名田町小滝

特別養護老人ホーム

小名田北排水処理場


汚水 処理場

凡 例	
記 号	名 称
④	組立4号マンホール
③	組立3号マンホール
②	組立2号マンホール
●	組立1号マンホール
◎	組立0号マンホール
○	特殊マンホール
□	矩形マンホール
—○	取付管（汚水樹）
—□	取付管（雨水樹）
—×	取付管（埋め樹）
—×—○	第一汚水樹
—○—○	計画管渠
—○—○	既設管渠
○	枝線路線番号
◎	幹線路線番号

工事名			
図面名	平 面 図（小名田地区）		
年月日	令和	年	月 日
尺度	1:500	図面番号	8 葉之内 6
事業名			
事務所	多治見市役所		


路線説明図

縮 尺 None

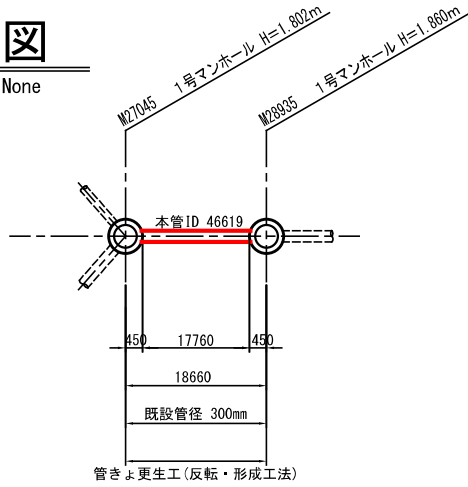


縦断面図

縮 尺 縦 横
1:100 1:500

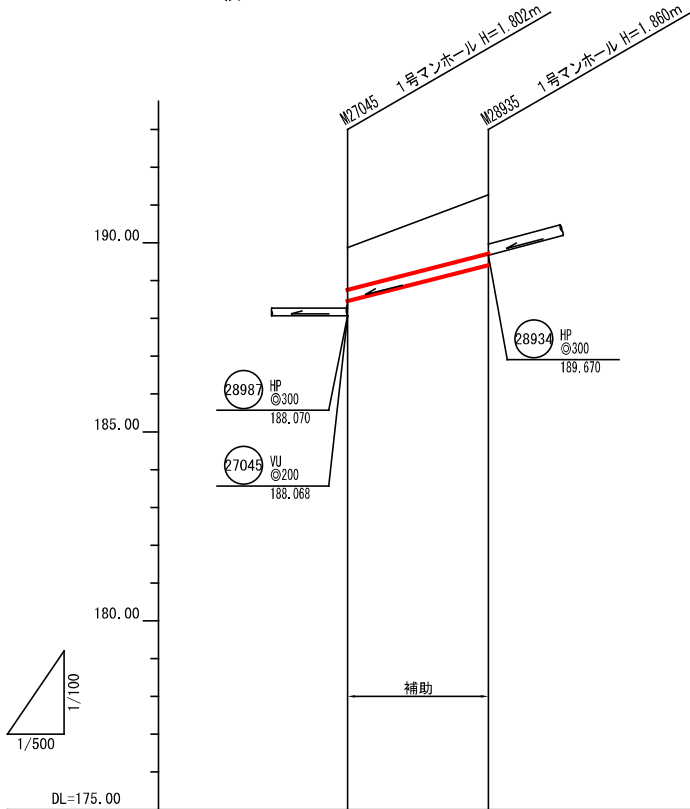

路 線 番 号	28933 HP 300mm 18.66m	
勾 配	50.9‰	
土 被 り	1.08	1.53
人 孔 深	1.802	1.860
管 底 高	188.460	189.410
地 盤 高	189.870	191.270
追 加 距 離	0.00	18.66
区 間 距 離	0.00	18.66
測 点	M27045	M28935

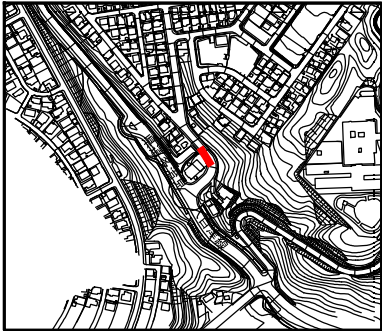


管 記 号 表

28933			


工事名			
図面名	路線説明・縦断面図（小名田地区）		
年月日	令和	年	月 日
尺度	図示	図面番号	8 葉之内 7
事業名			
事務所	多治見市役所		

管きょ更生工標準構造図

標準断面図

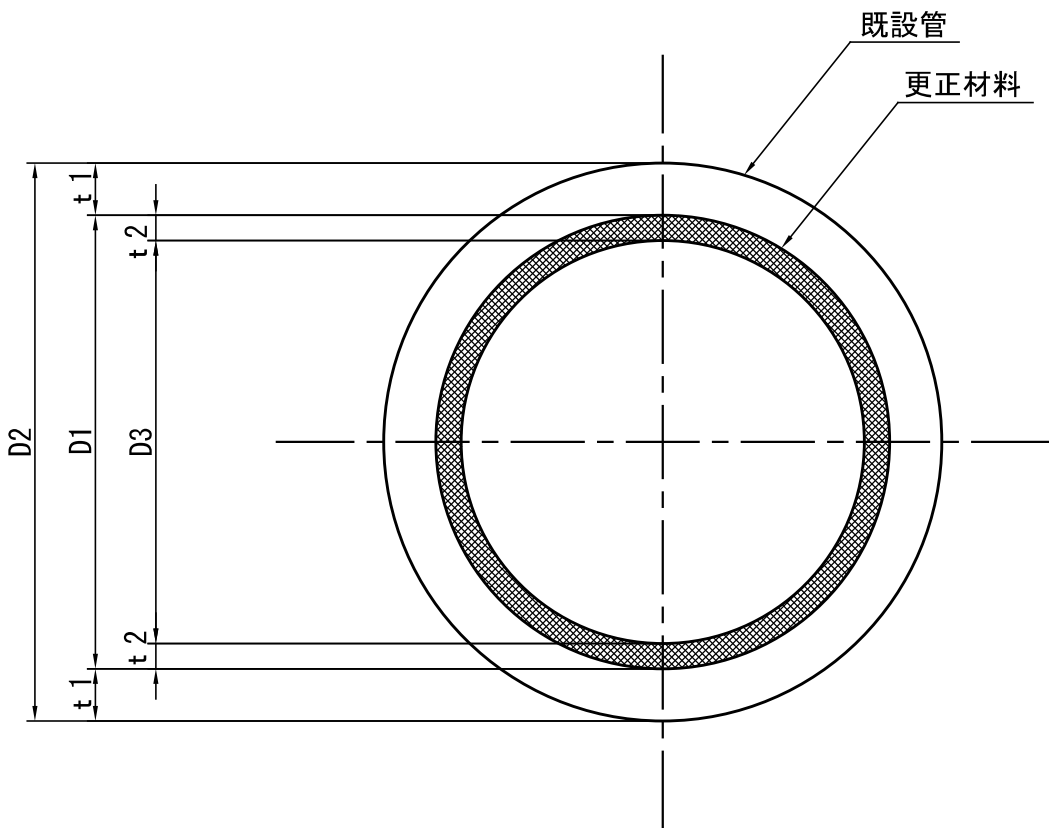

取付管部詳細図

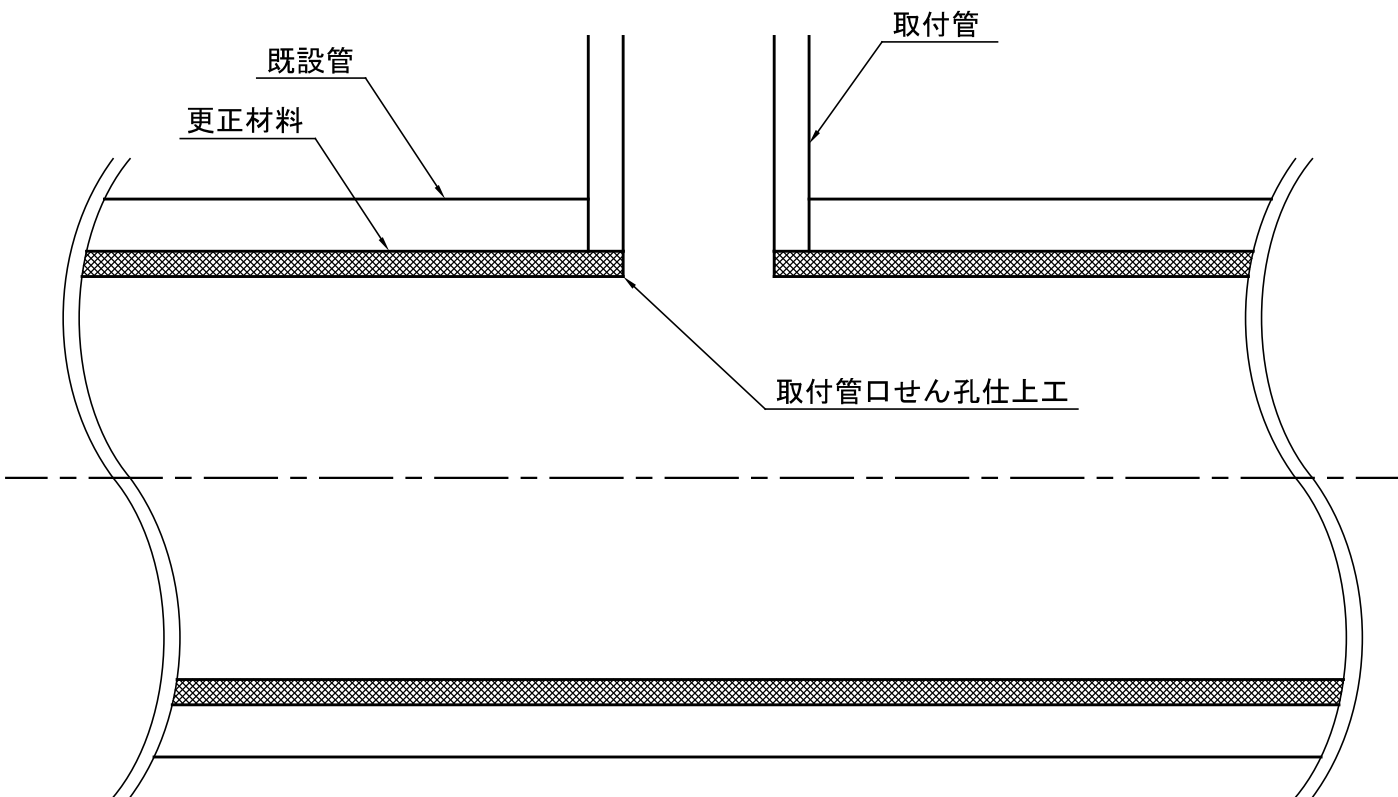

既設管管種 T P JSWAS R-2

既 設 管				更 生 管	
管径	内径 D1 (mm)	管厚 t 1 (mm)	外径 D2 (mm)	管厚 t 2	内径 D3
φ 150	150	19	188	7. 0mm以下	136mm以上
φ 200	200	23	246	9. 0mm以下	182mm以上
φ 250	250	26	302	11. 5mm以下	227mm以上
φ 300	300	29	358	14. 0mm以下	272mm以上
φ 350	350	32	414	16. 0mm以下	318mm以上
φ 400	400	35	470	19. 0mm以下	362mm以上

既設管管種 H P JSWAS A-1

既 設 管				更 生 管	
管径	内径 D1 (mm)	管厚 t 1 (mm)	外径 D2 (mm)	管厚 t 2 (mm)	内径 D3 (mm)
φ 150	150	26	252	7. 0mm以下	136mm以上
φ 200	200	27	254	9. 0mm以下	182mm以上
φ 250	250	28	306	11. 5mm以下	227mm以上
φ 300	300	30	360	14. 0mm以下	272mm以上
φ 350	350	32	414	16. 3mm以下	318mm以上
φ 400	400	35	470	19. 0mm以下	362mm以上
φ 450	450	38	526	21. 0mm以下	408mm以上
φ 500	500	42	584	23. 0mm以下	454mm以上
φ 600	600	50	700	28. 0mm以下	544mm以上
φ 700	700	58	816	32. 5mm以下	635mm以上

工事名			
図面名	管きょ更生工標準構造図		
年月日	令和	年	月 日
尺度	No Scale	図面番号	8 葉之内 8
事業名			
事務所	多治見市役所		