




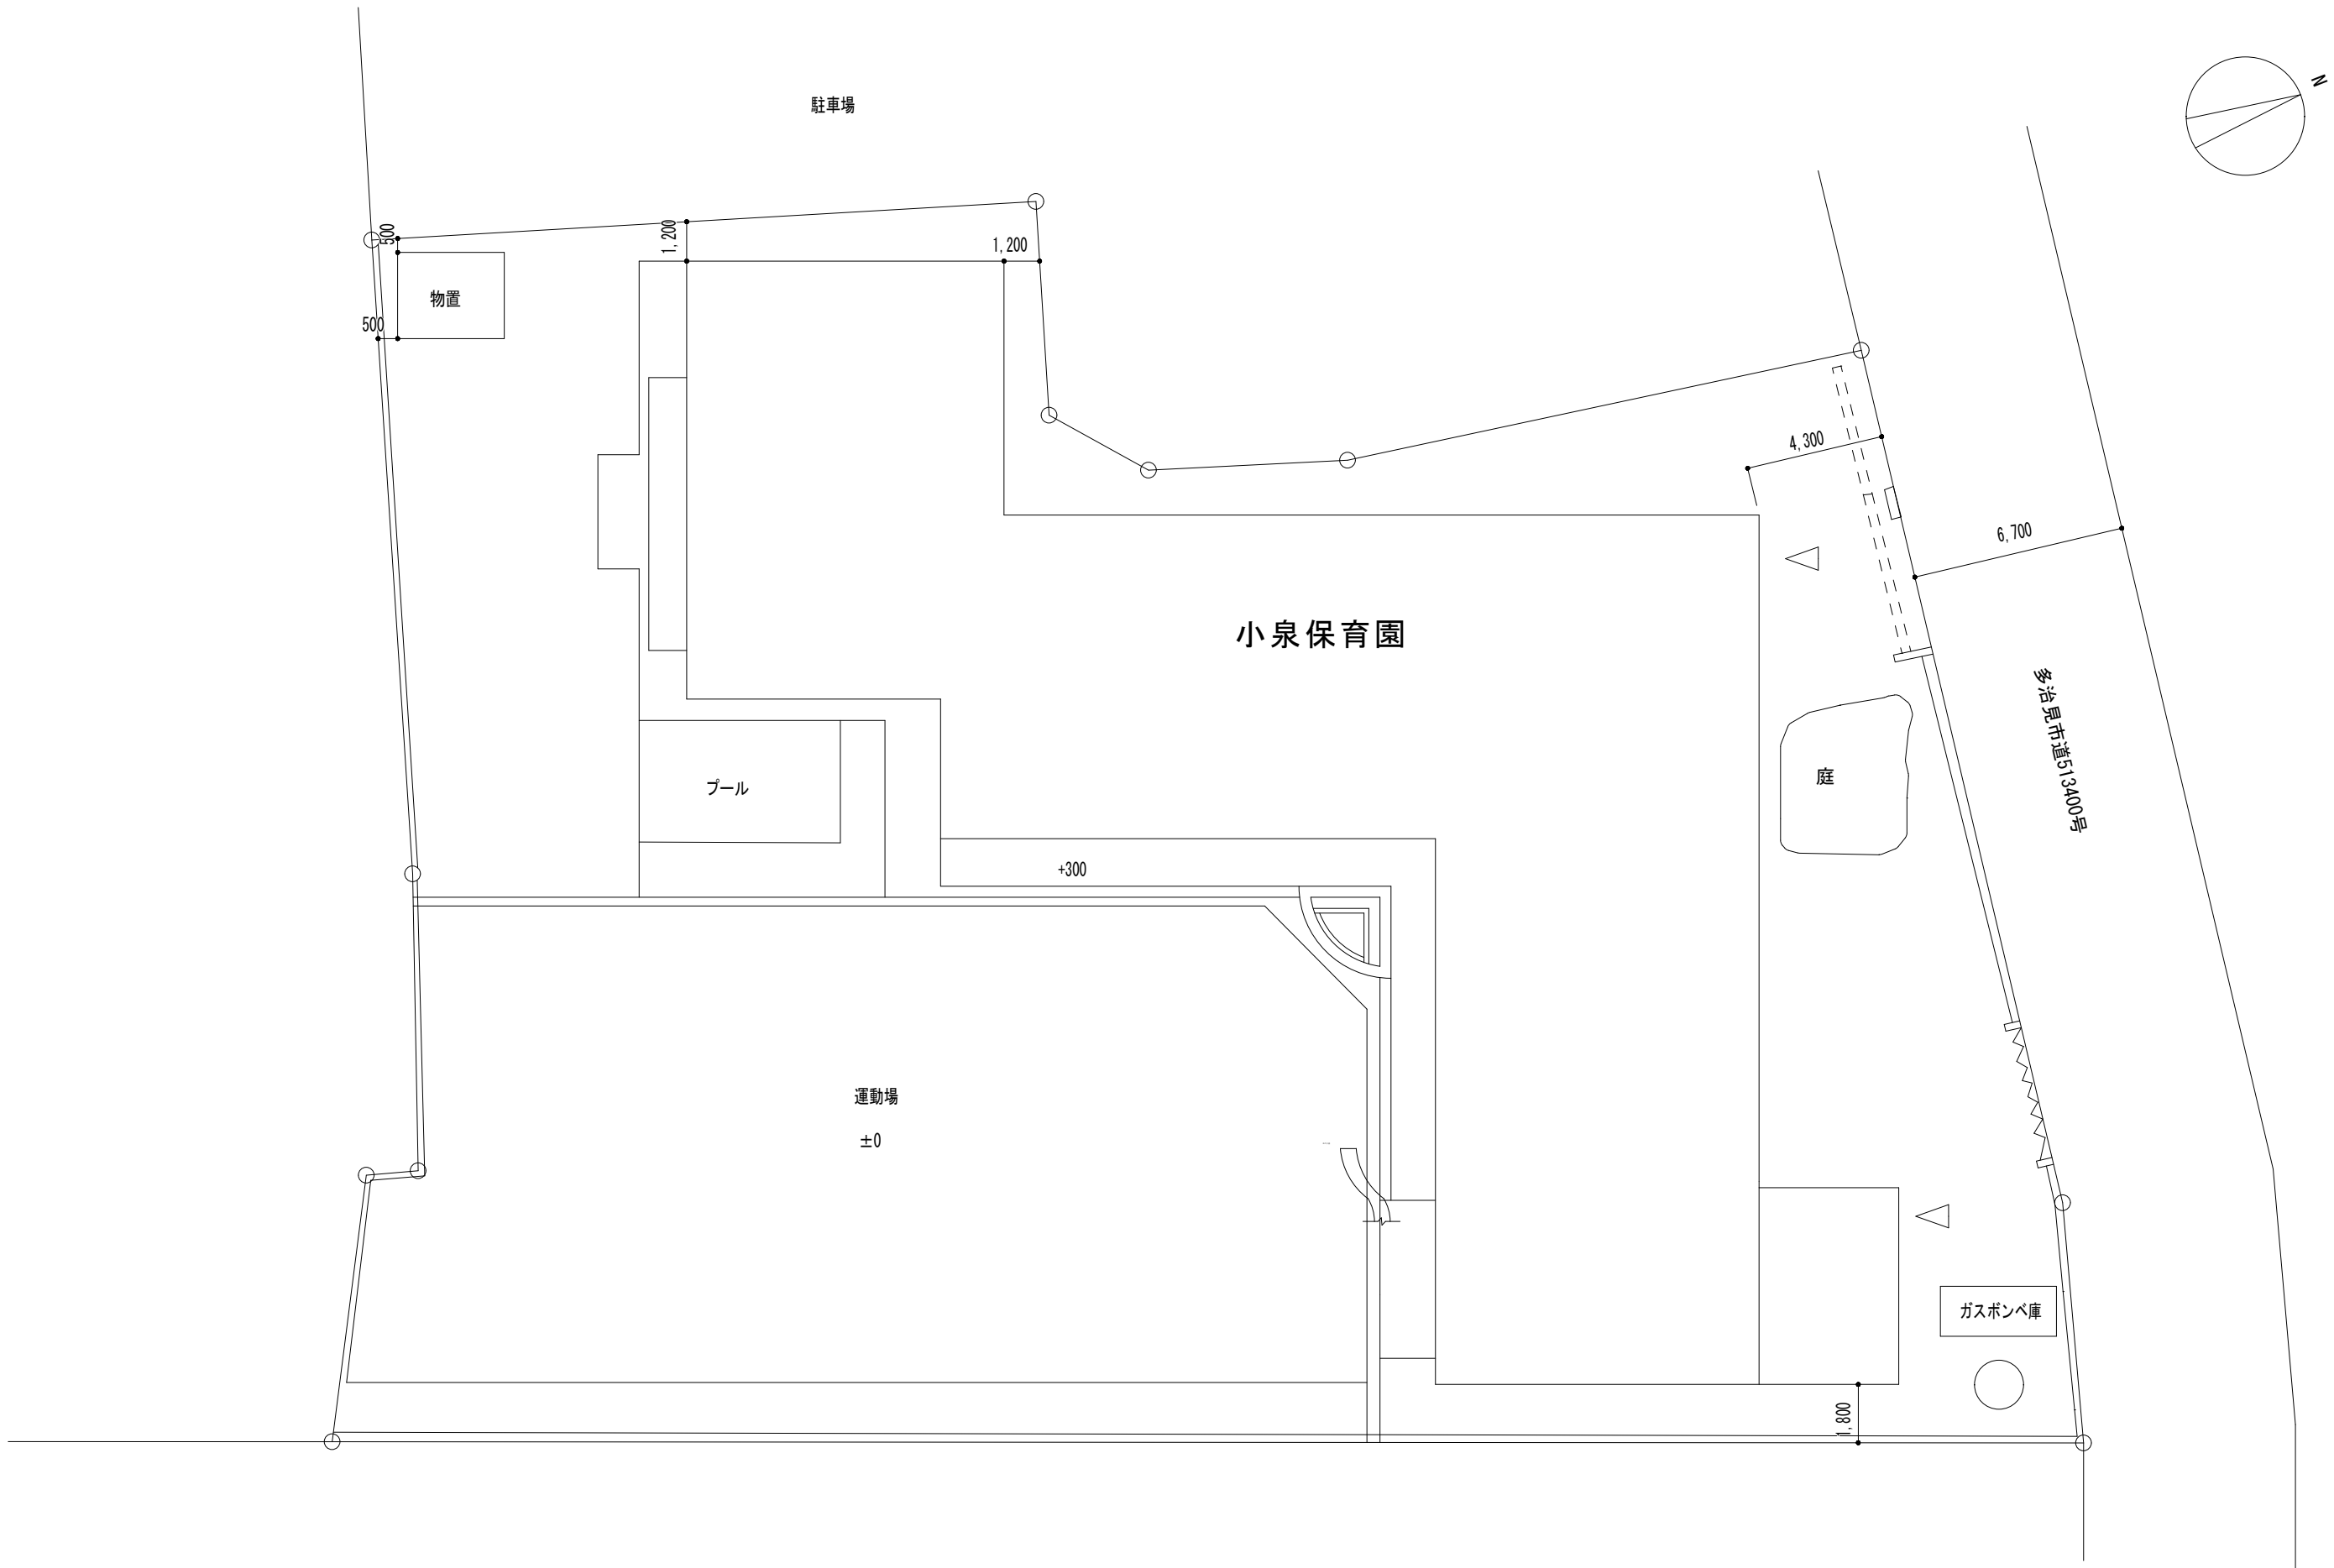


多治見市企画部企画政策課	年度	事業名称	図面名称	施設名	縮尺	図面番号
	R8	多治見市公共施設LED照明器具リース事業【第2期その2】	配置図	小泉保育園	1/200	1

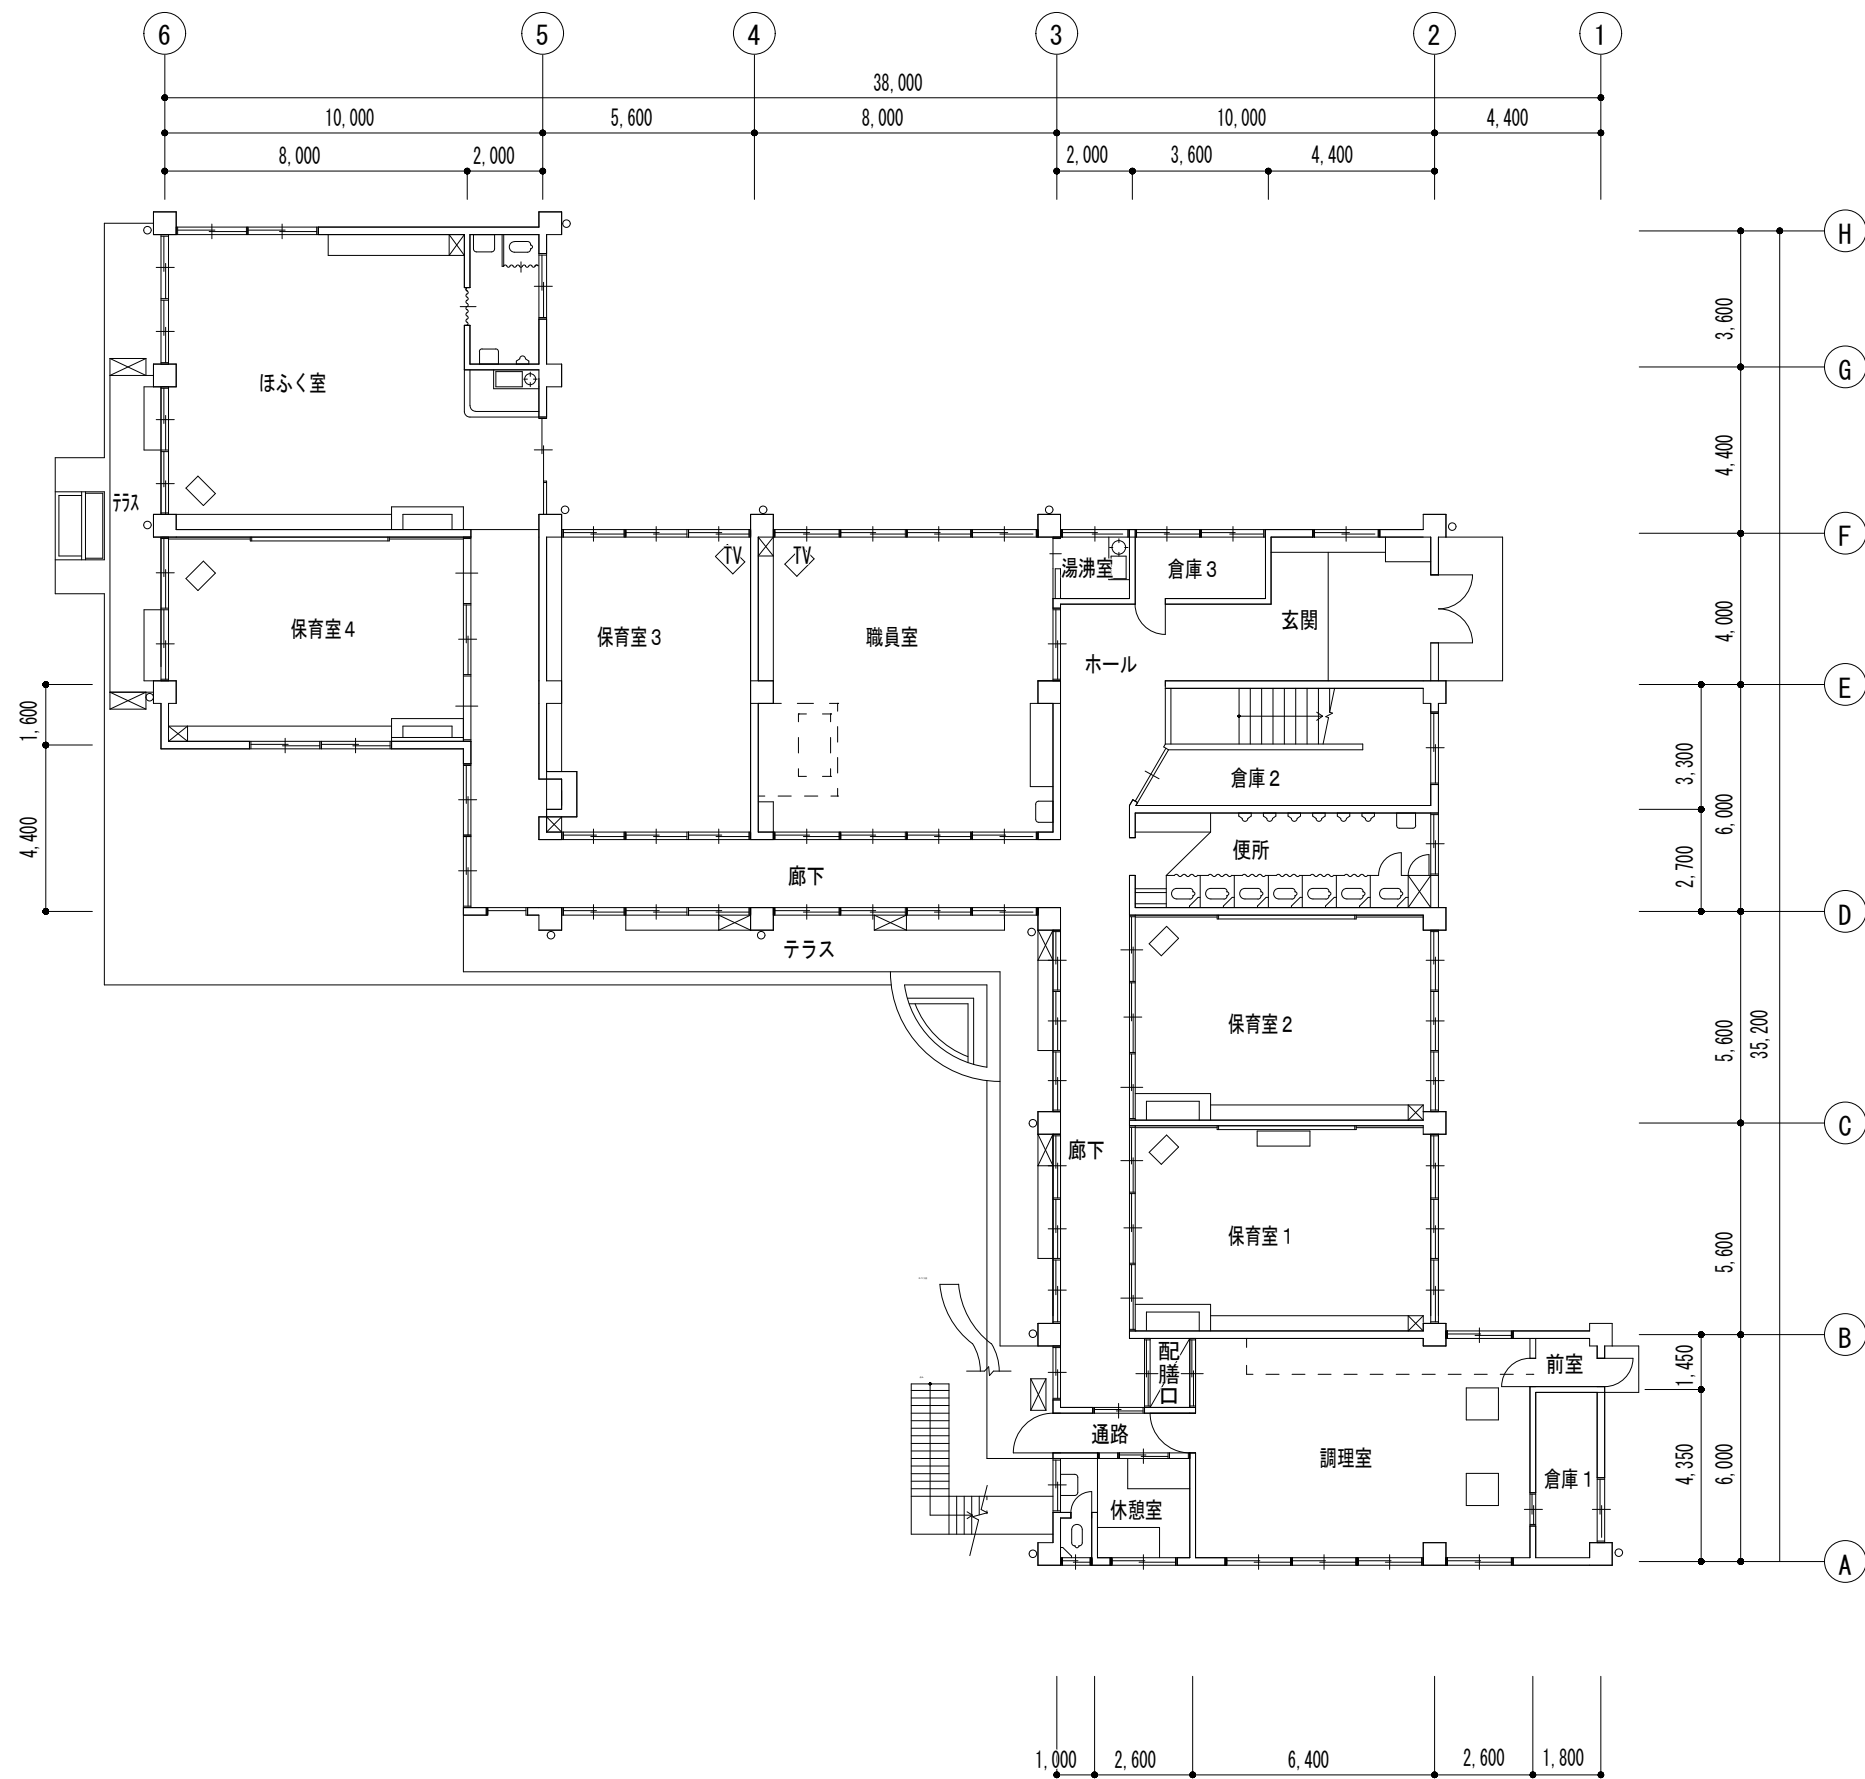


多治見市企画部企画政策課	年度	事業名称	図面名称	施設名	縮尺	図面番号
	R8	多治見市公共施設LED照明器具リース事業【第2期その2】	1階 平面図	小泉保育園	1/200	2

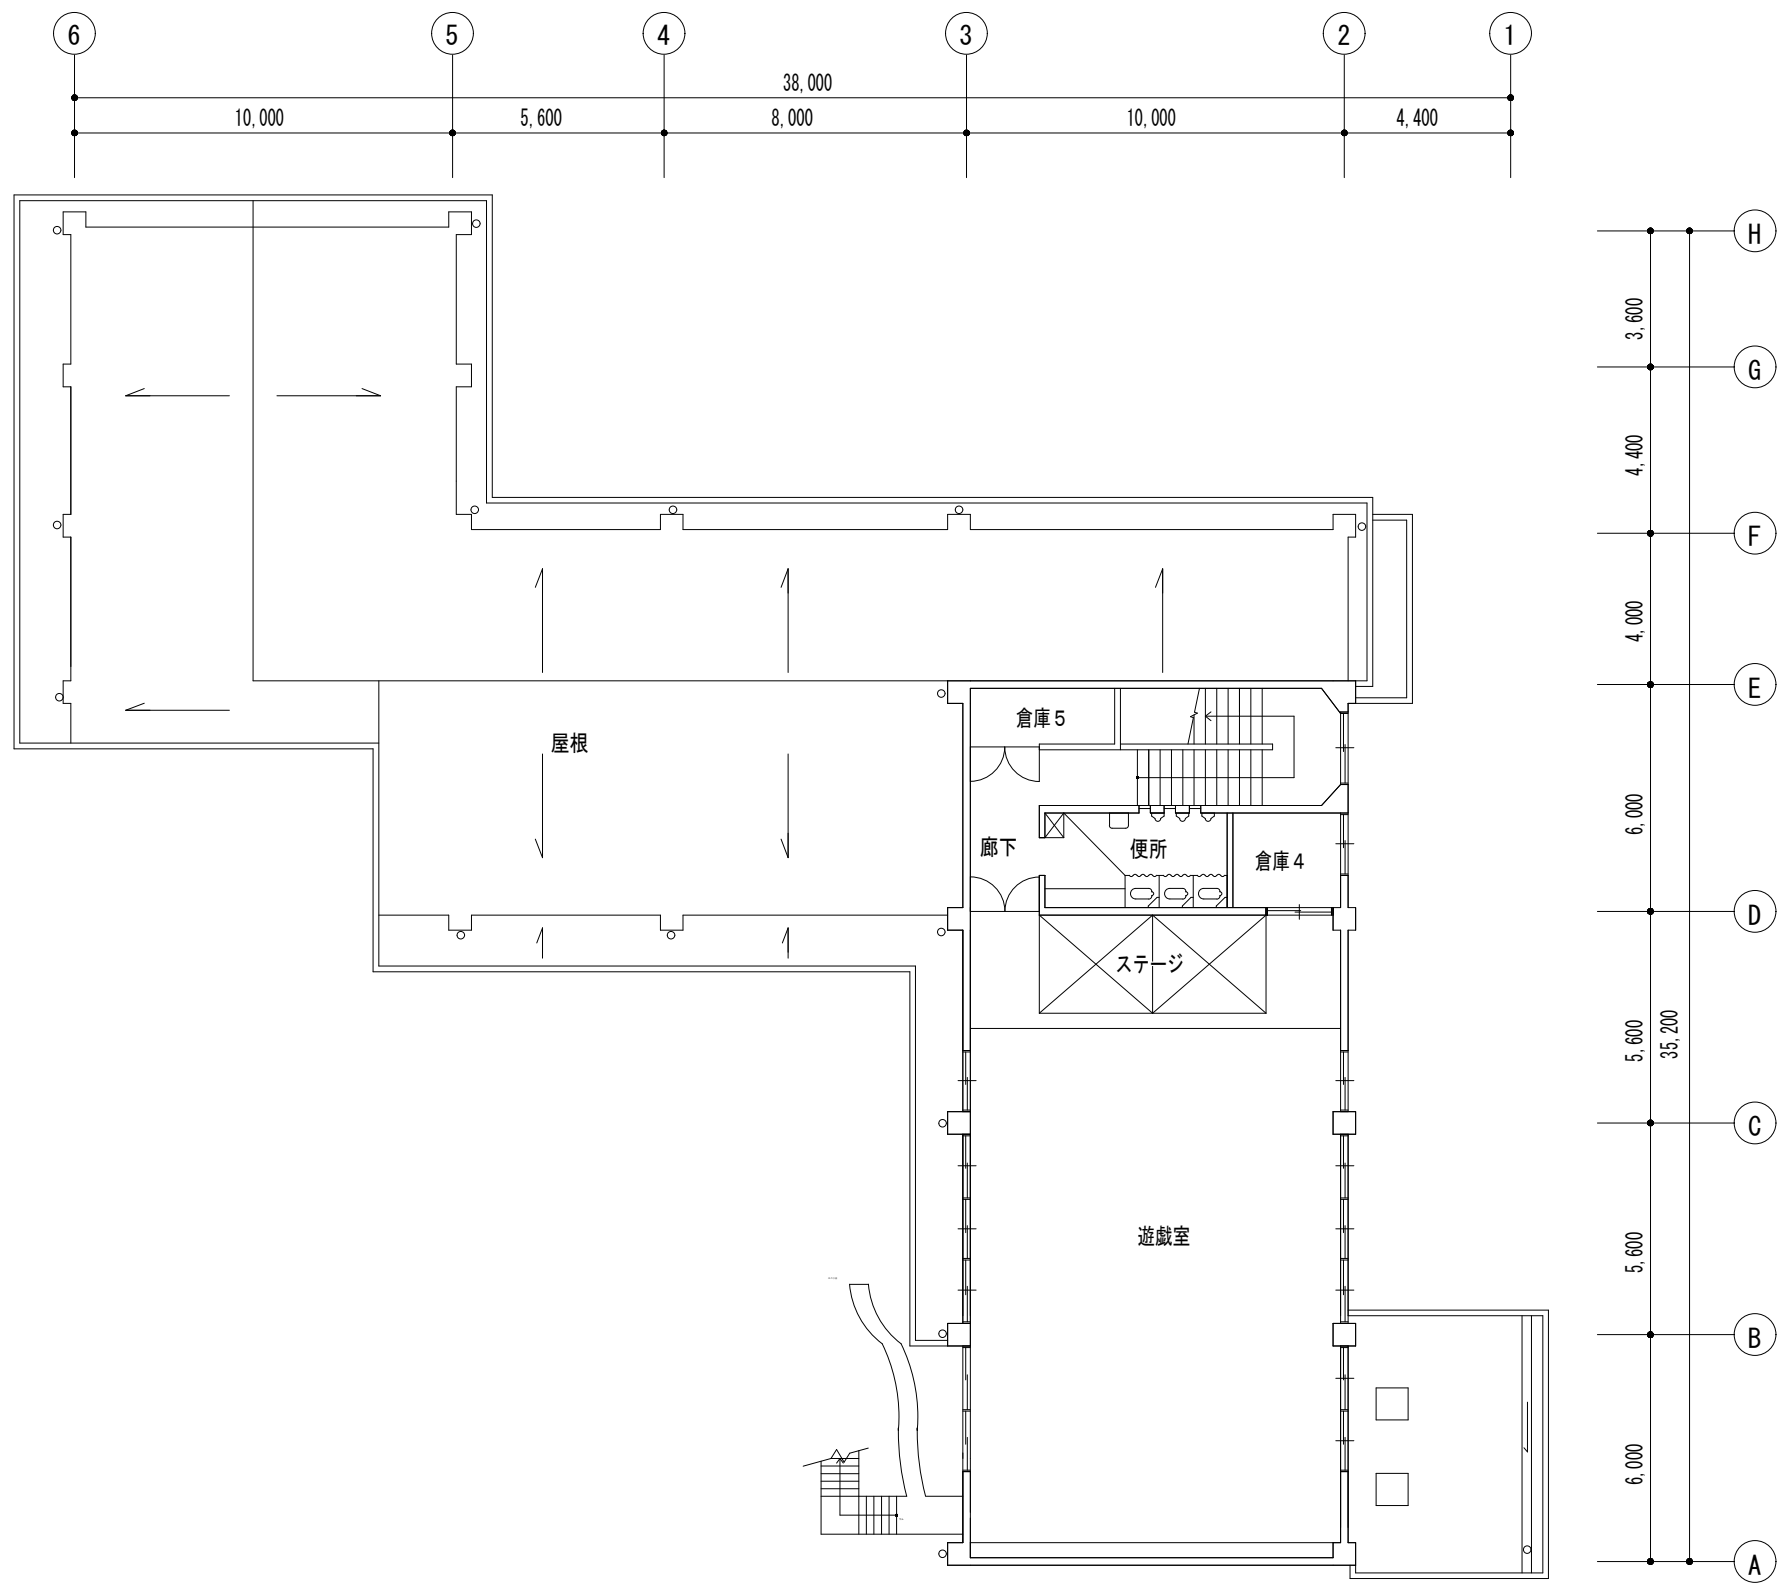

多治見市企画部企画政策課	年度	事業名称	図面名称	施設名	縮尺	図面番号
	R8	多治見市公共施設LED照明器具リース事業【第2期その2】	2階 平面図	小泉保育園	1/200	3

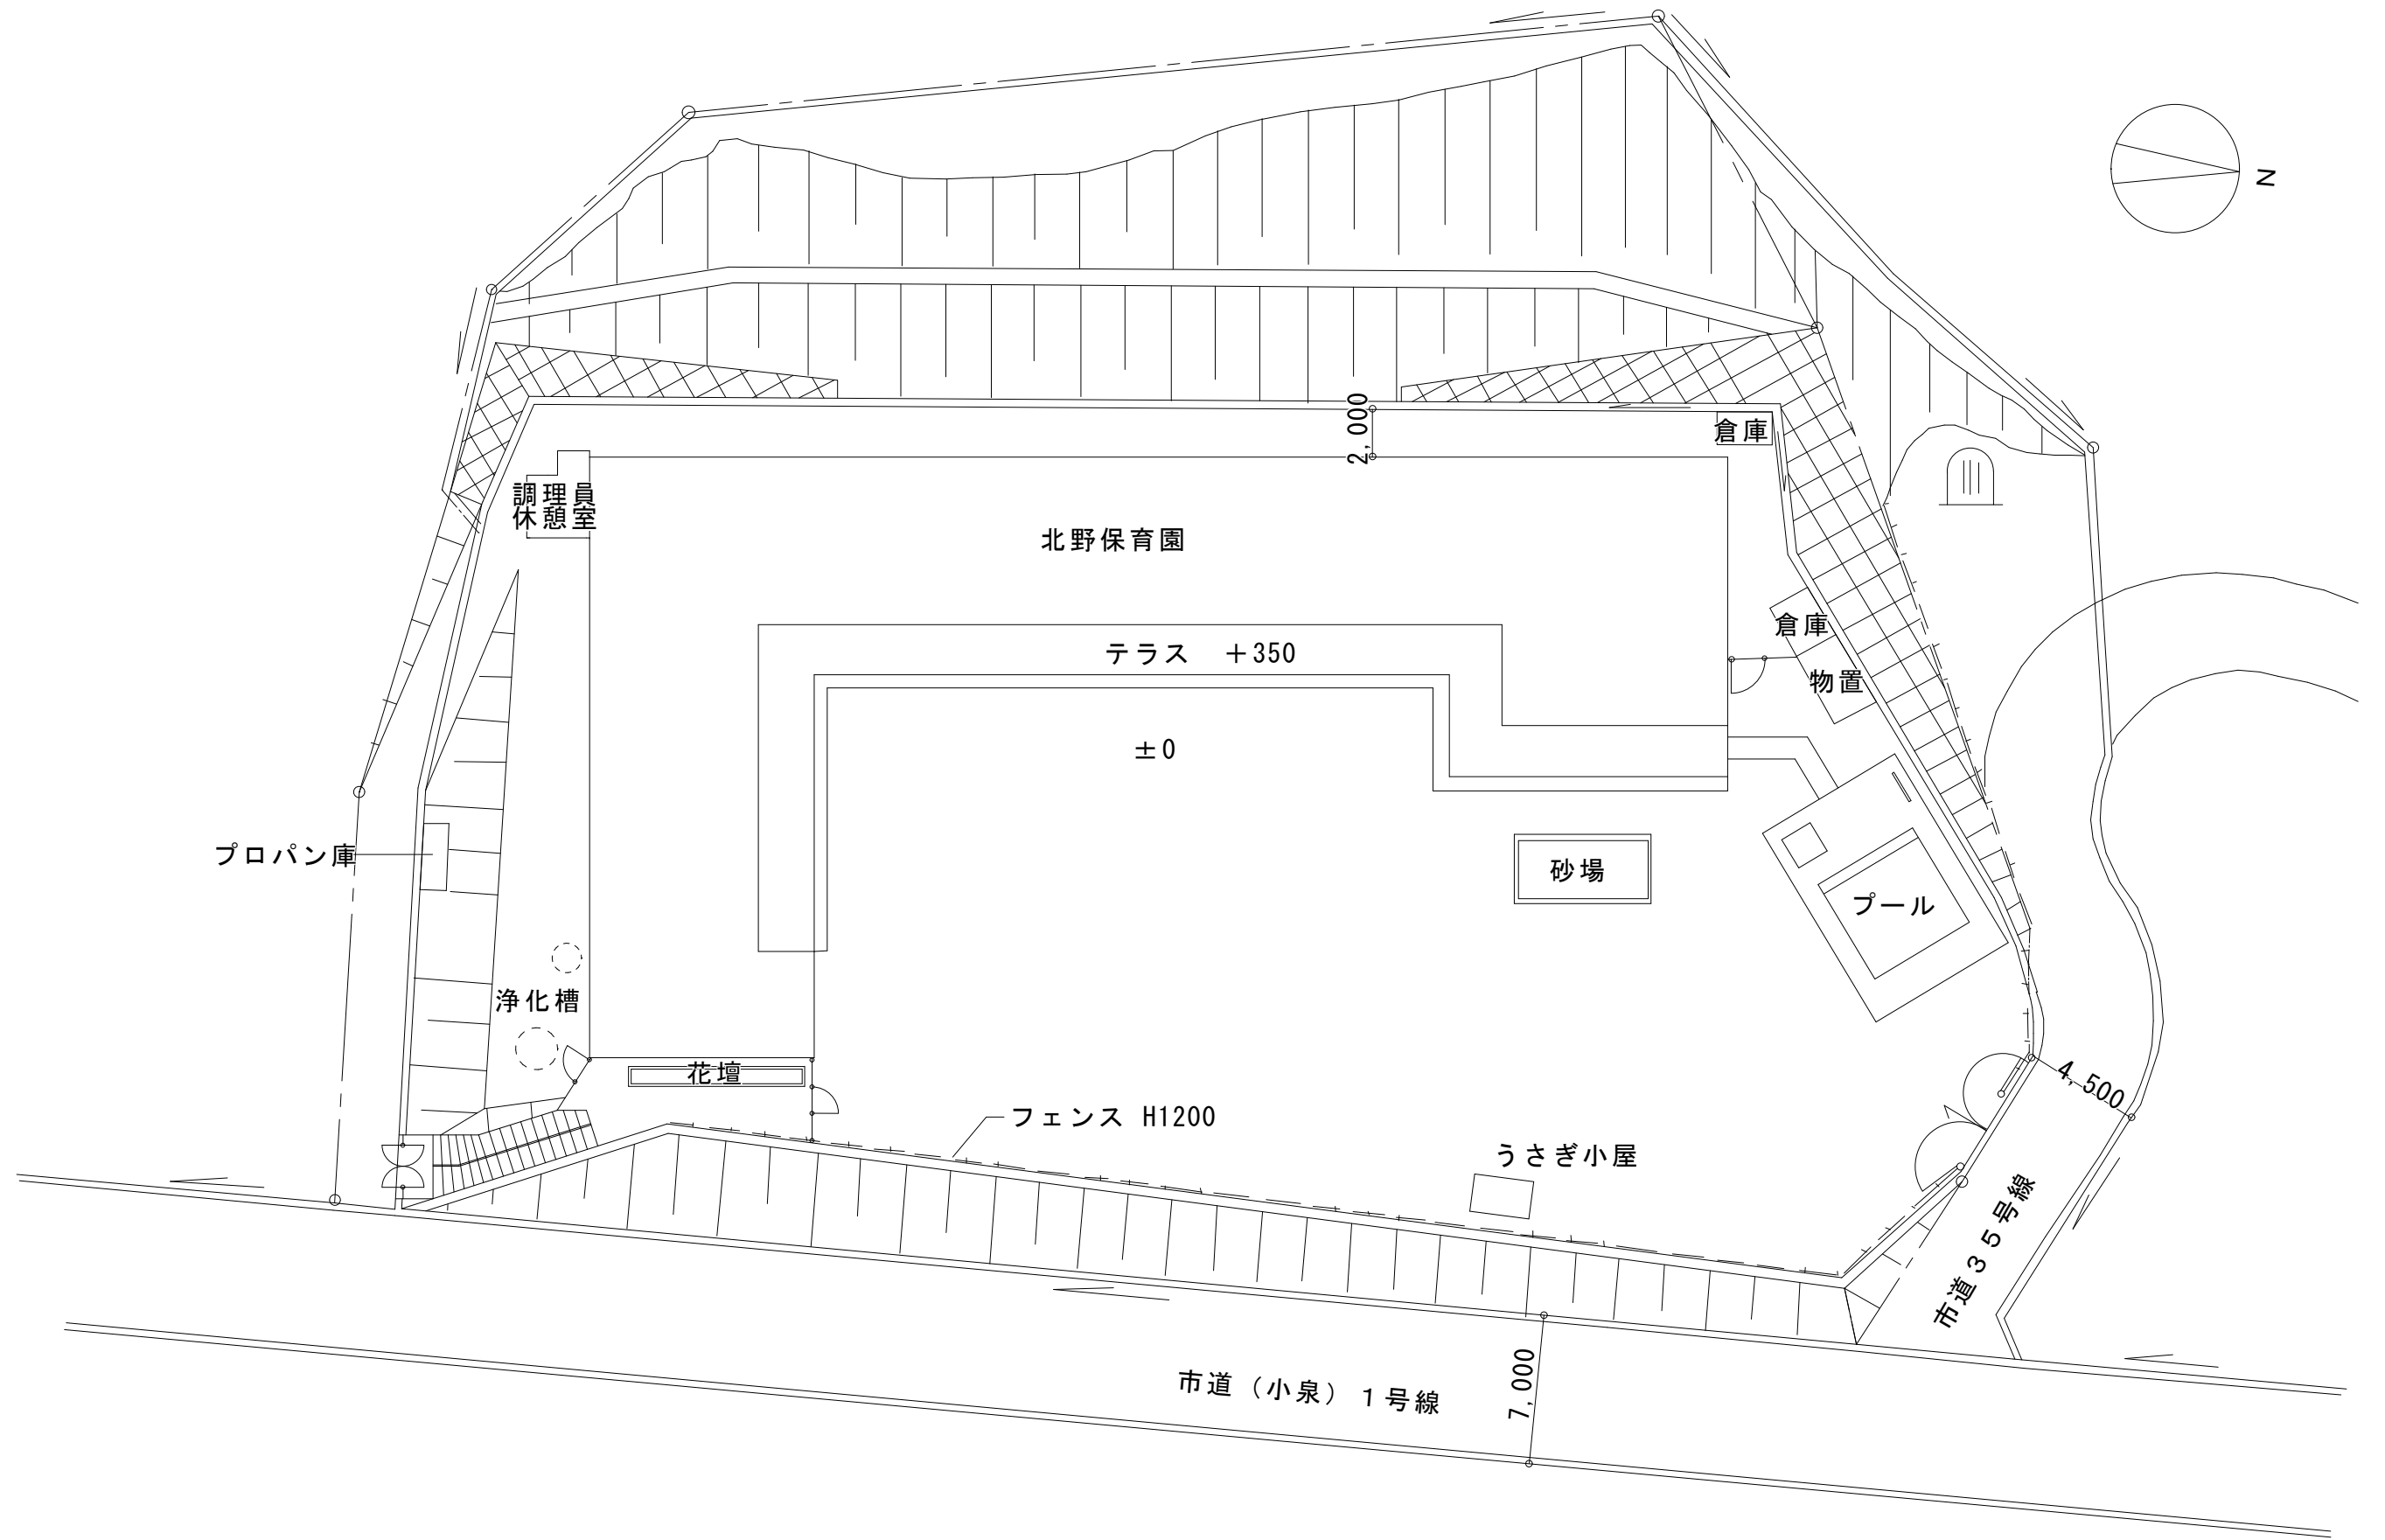

多治見市企画部企画政策課	年度	事業名称	図面名称	施設名	縮尺	図面番号
	R8	多治見市公共施設LED照明器具リース事業【第2期その2】	配置図	北野保育園	1/300	1

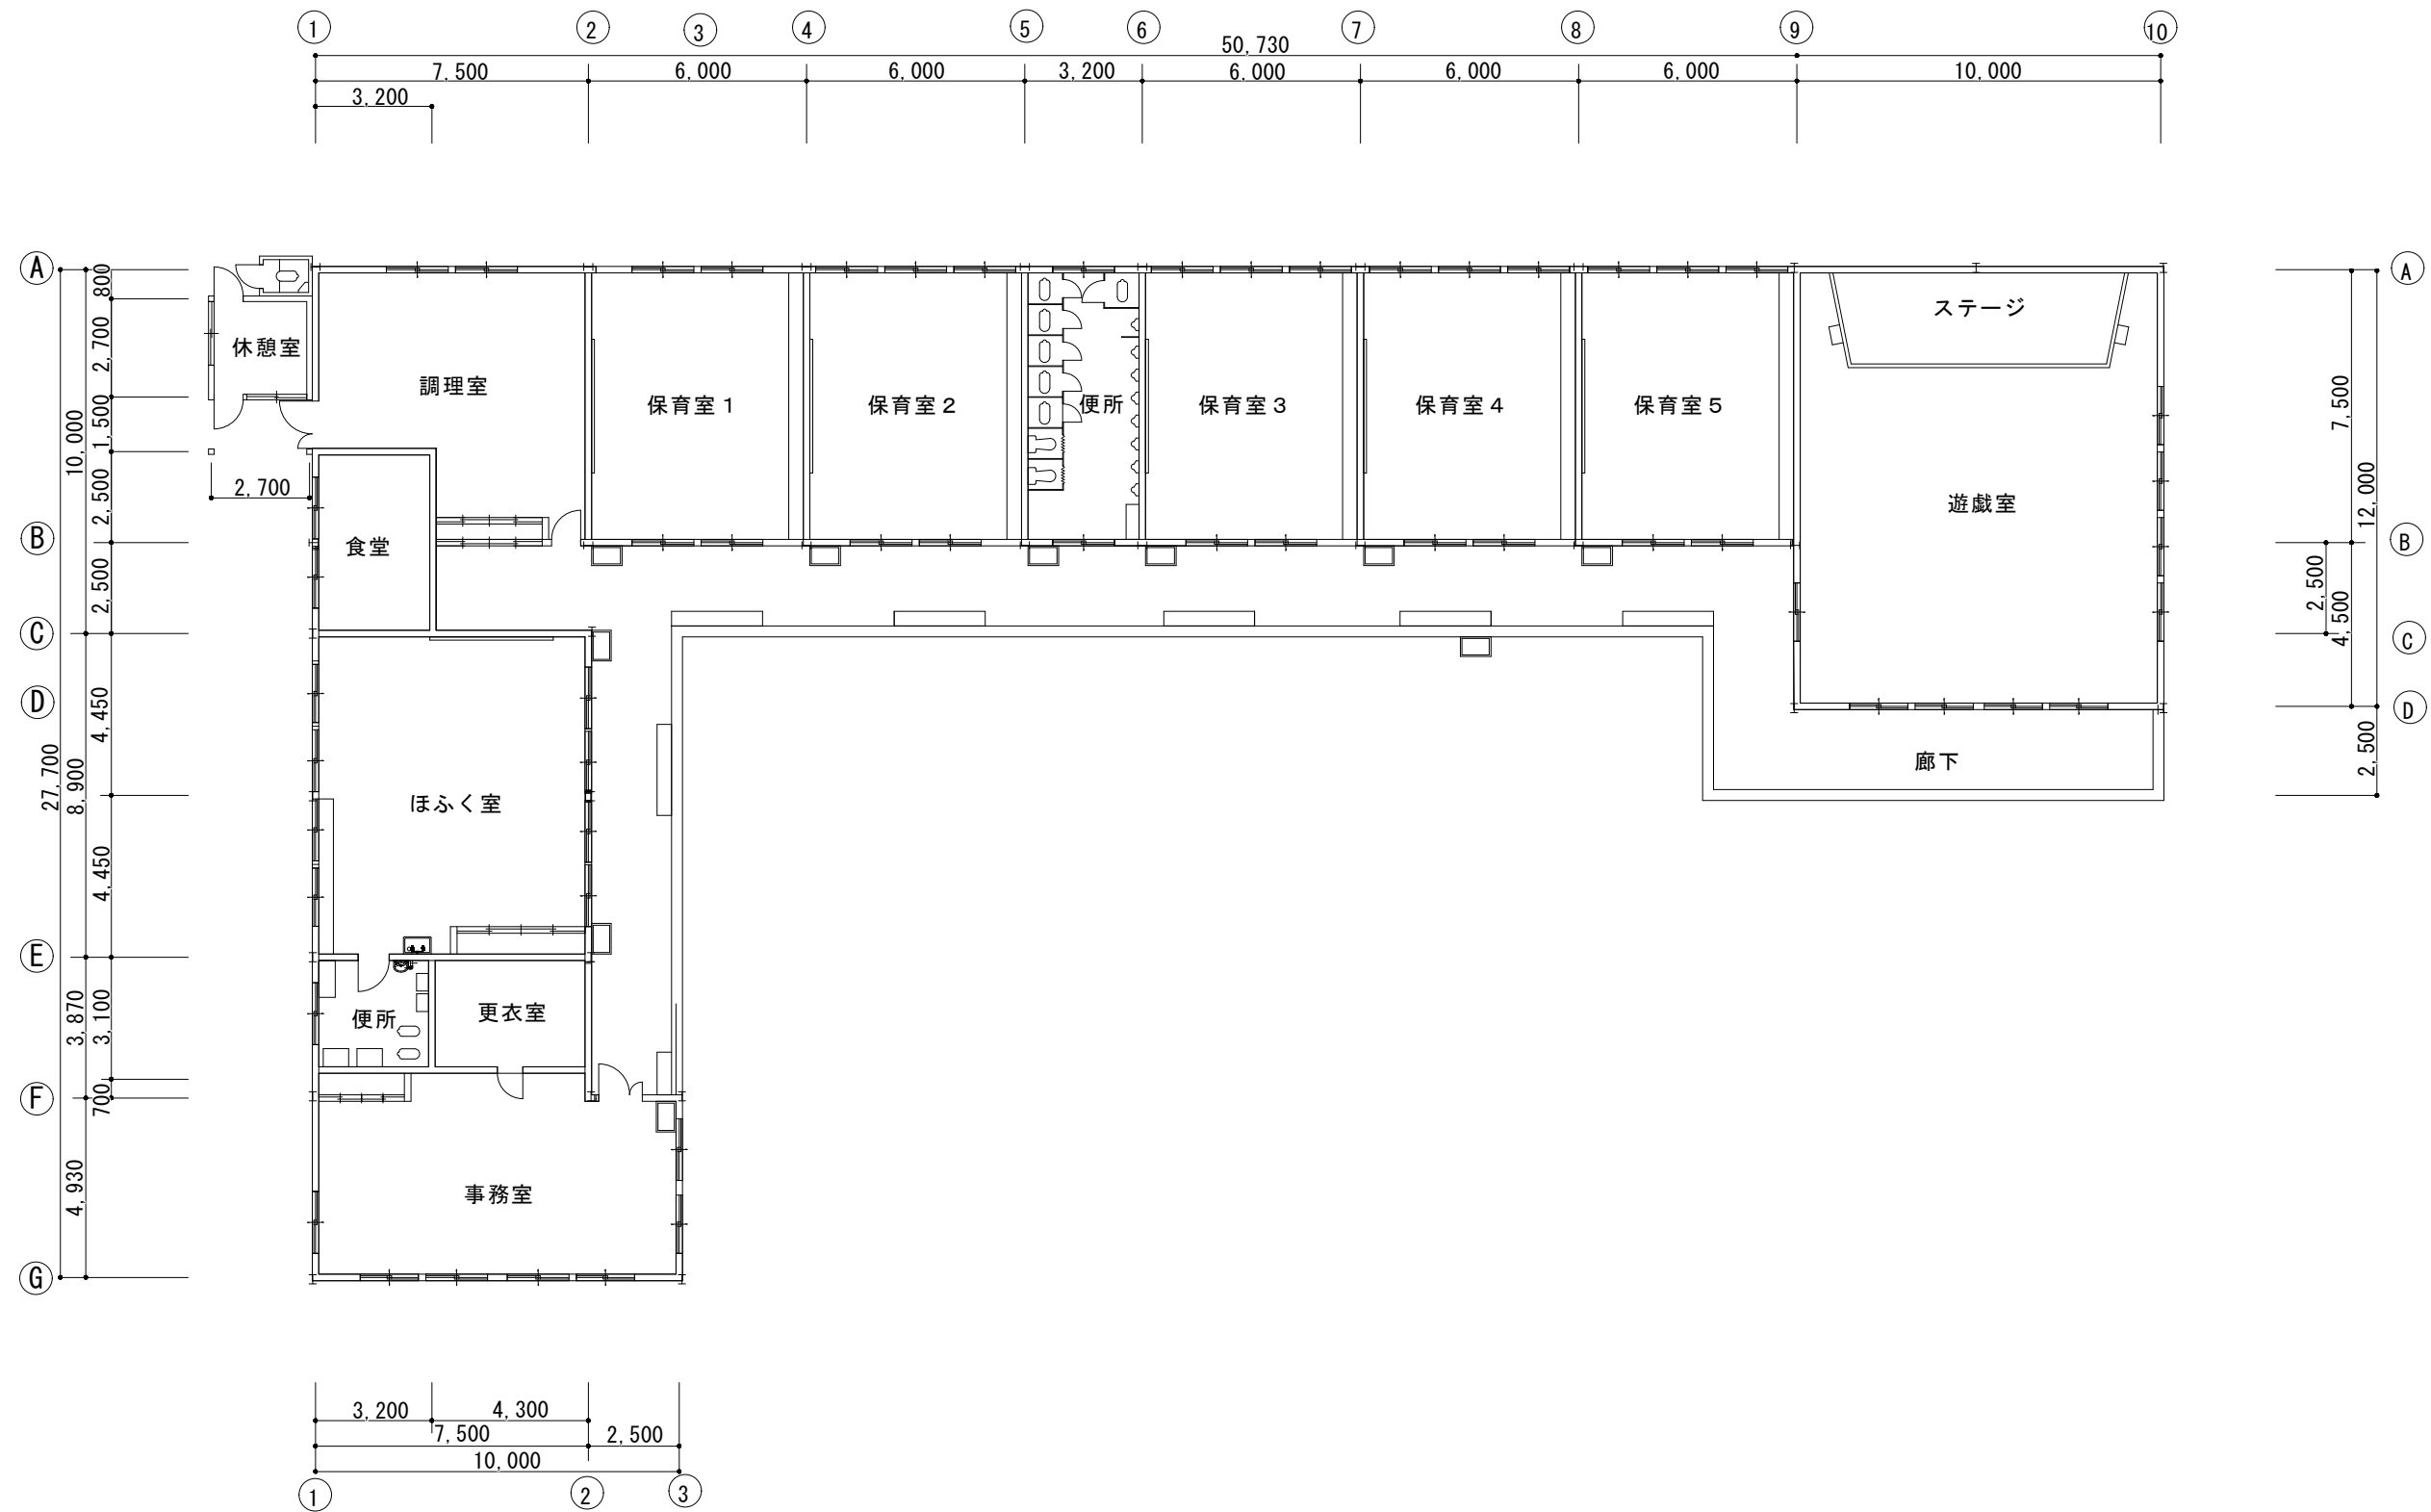

多治見市企画部企画政策課	年度	事業名称	図面名称	施設名	縮尺	図面番号
	R8	多治見市公共施設LED照明器具リース事業【第2期その2】	1階 平面図	北野保育園	1/200	2